



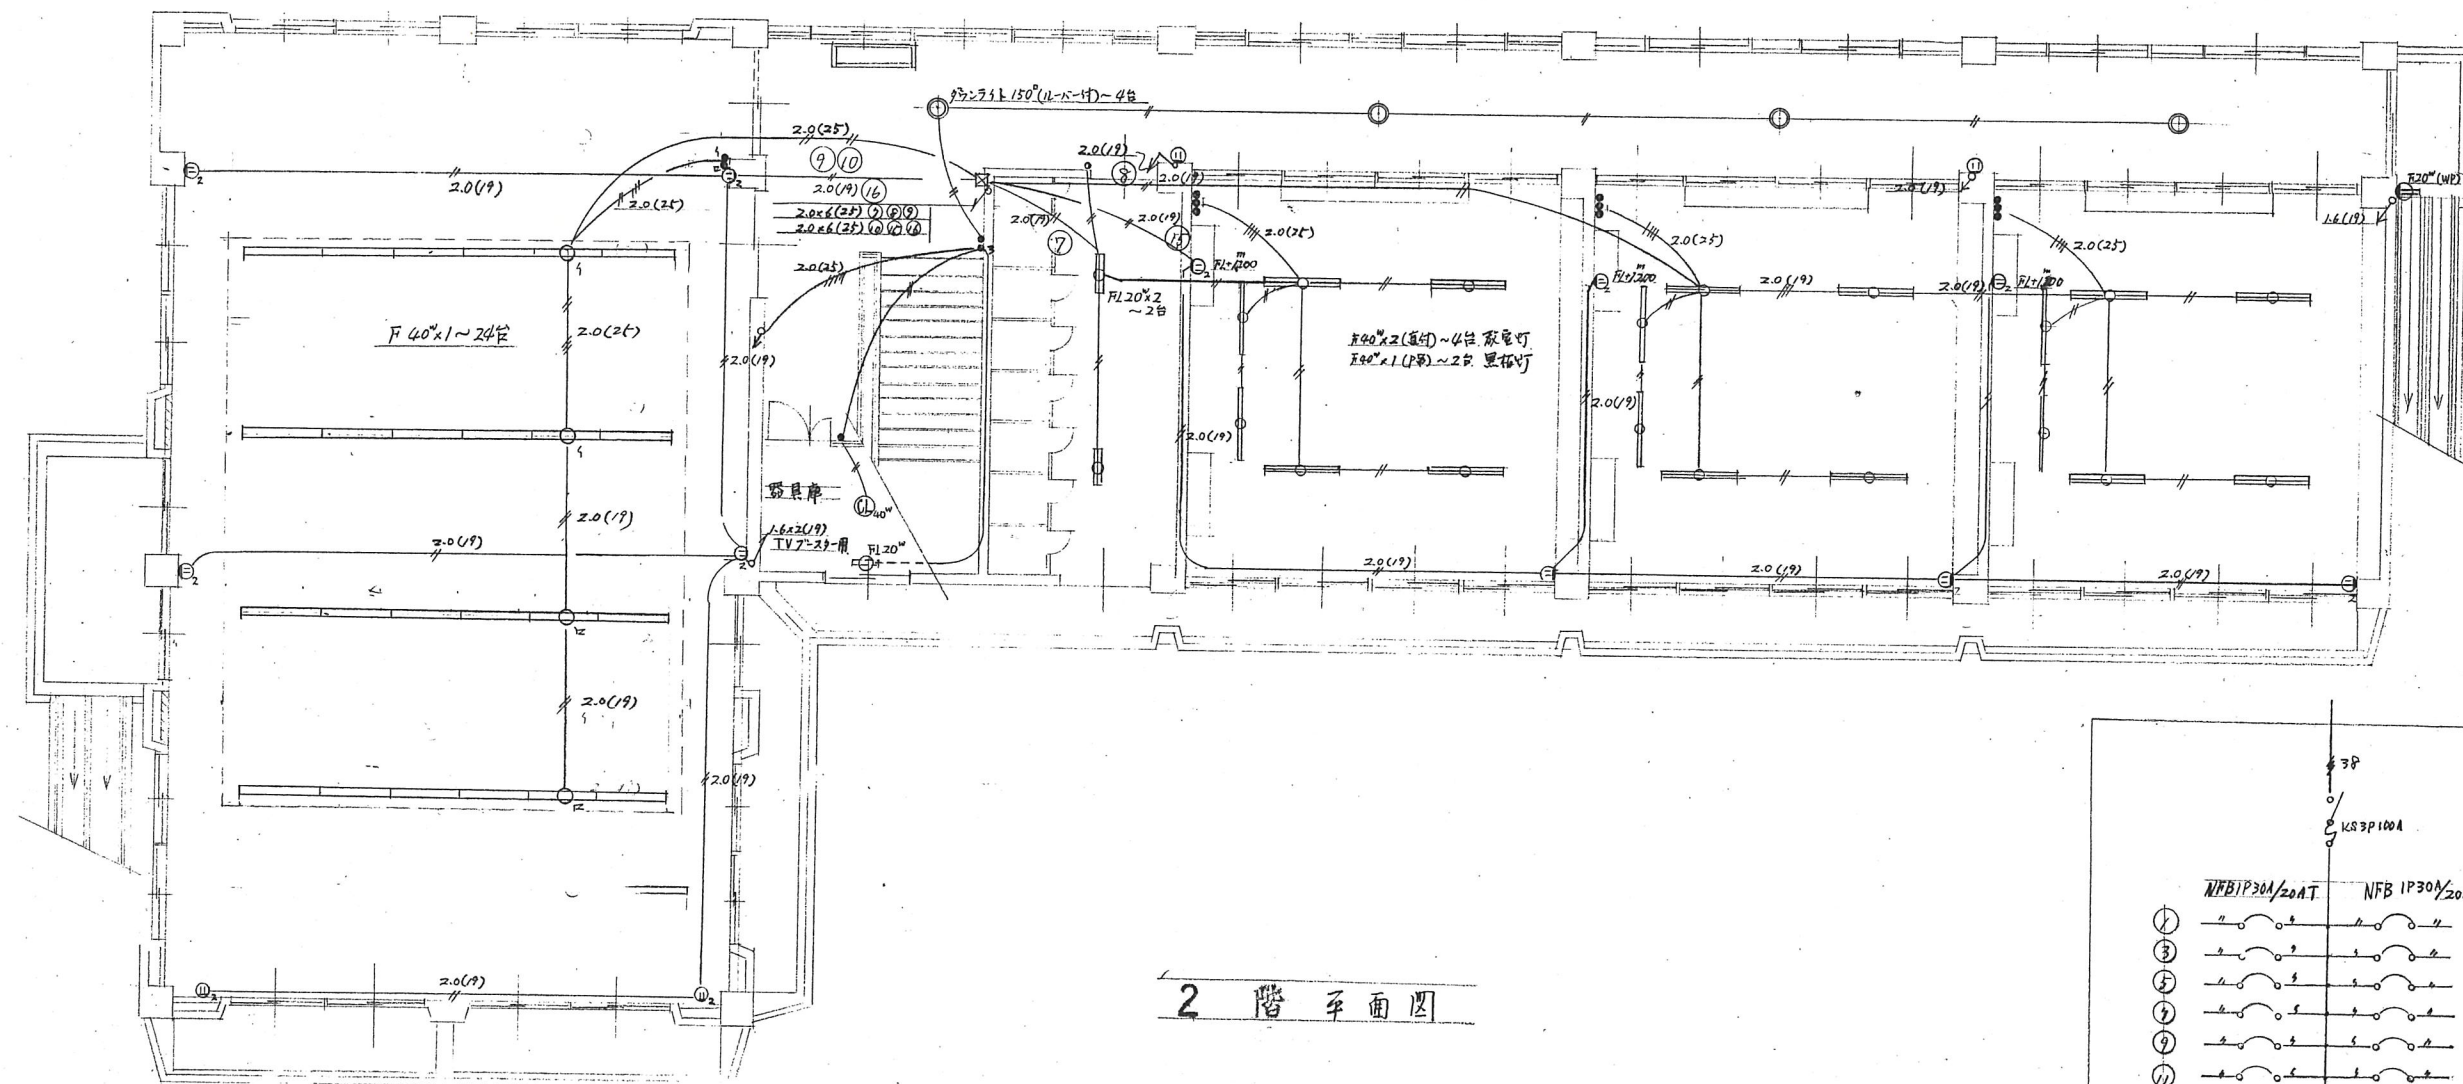


2 階 平 面 図

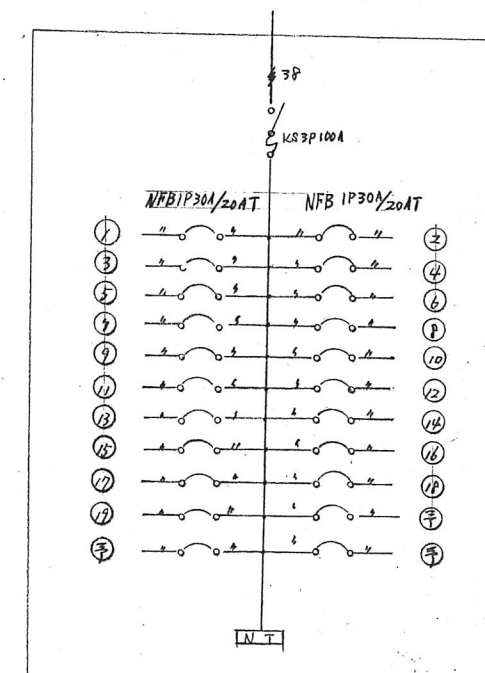


電 灯 分 電 盤

工 事 名 称	加古川市立別府幼稚園新築工事		49 号
図 面 名 称	電 灯 コンセント設備図 (2 階)		NO
縮 尺	S = 100	47 年度	58
加古川市建築課		建設課上巻第22037号	栗 林 修

設 計 者	栗 林 修
監 理 者	
施 工 者	

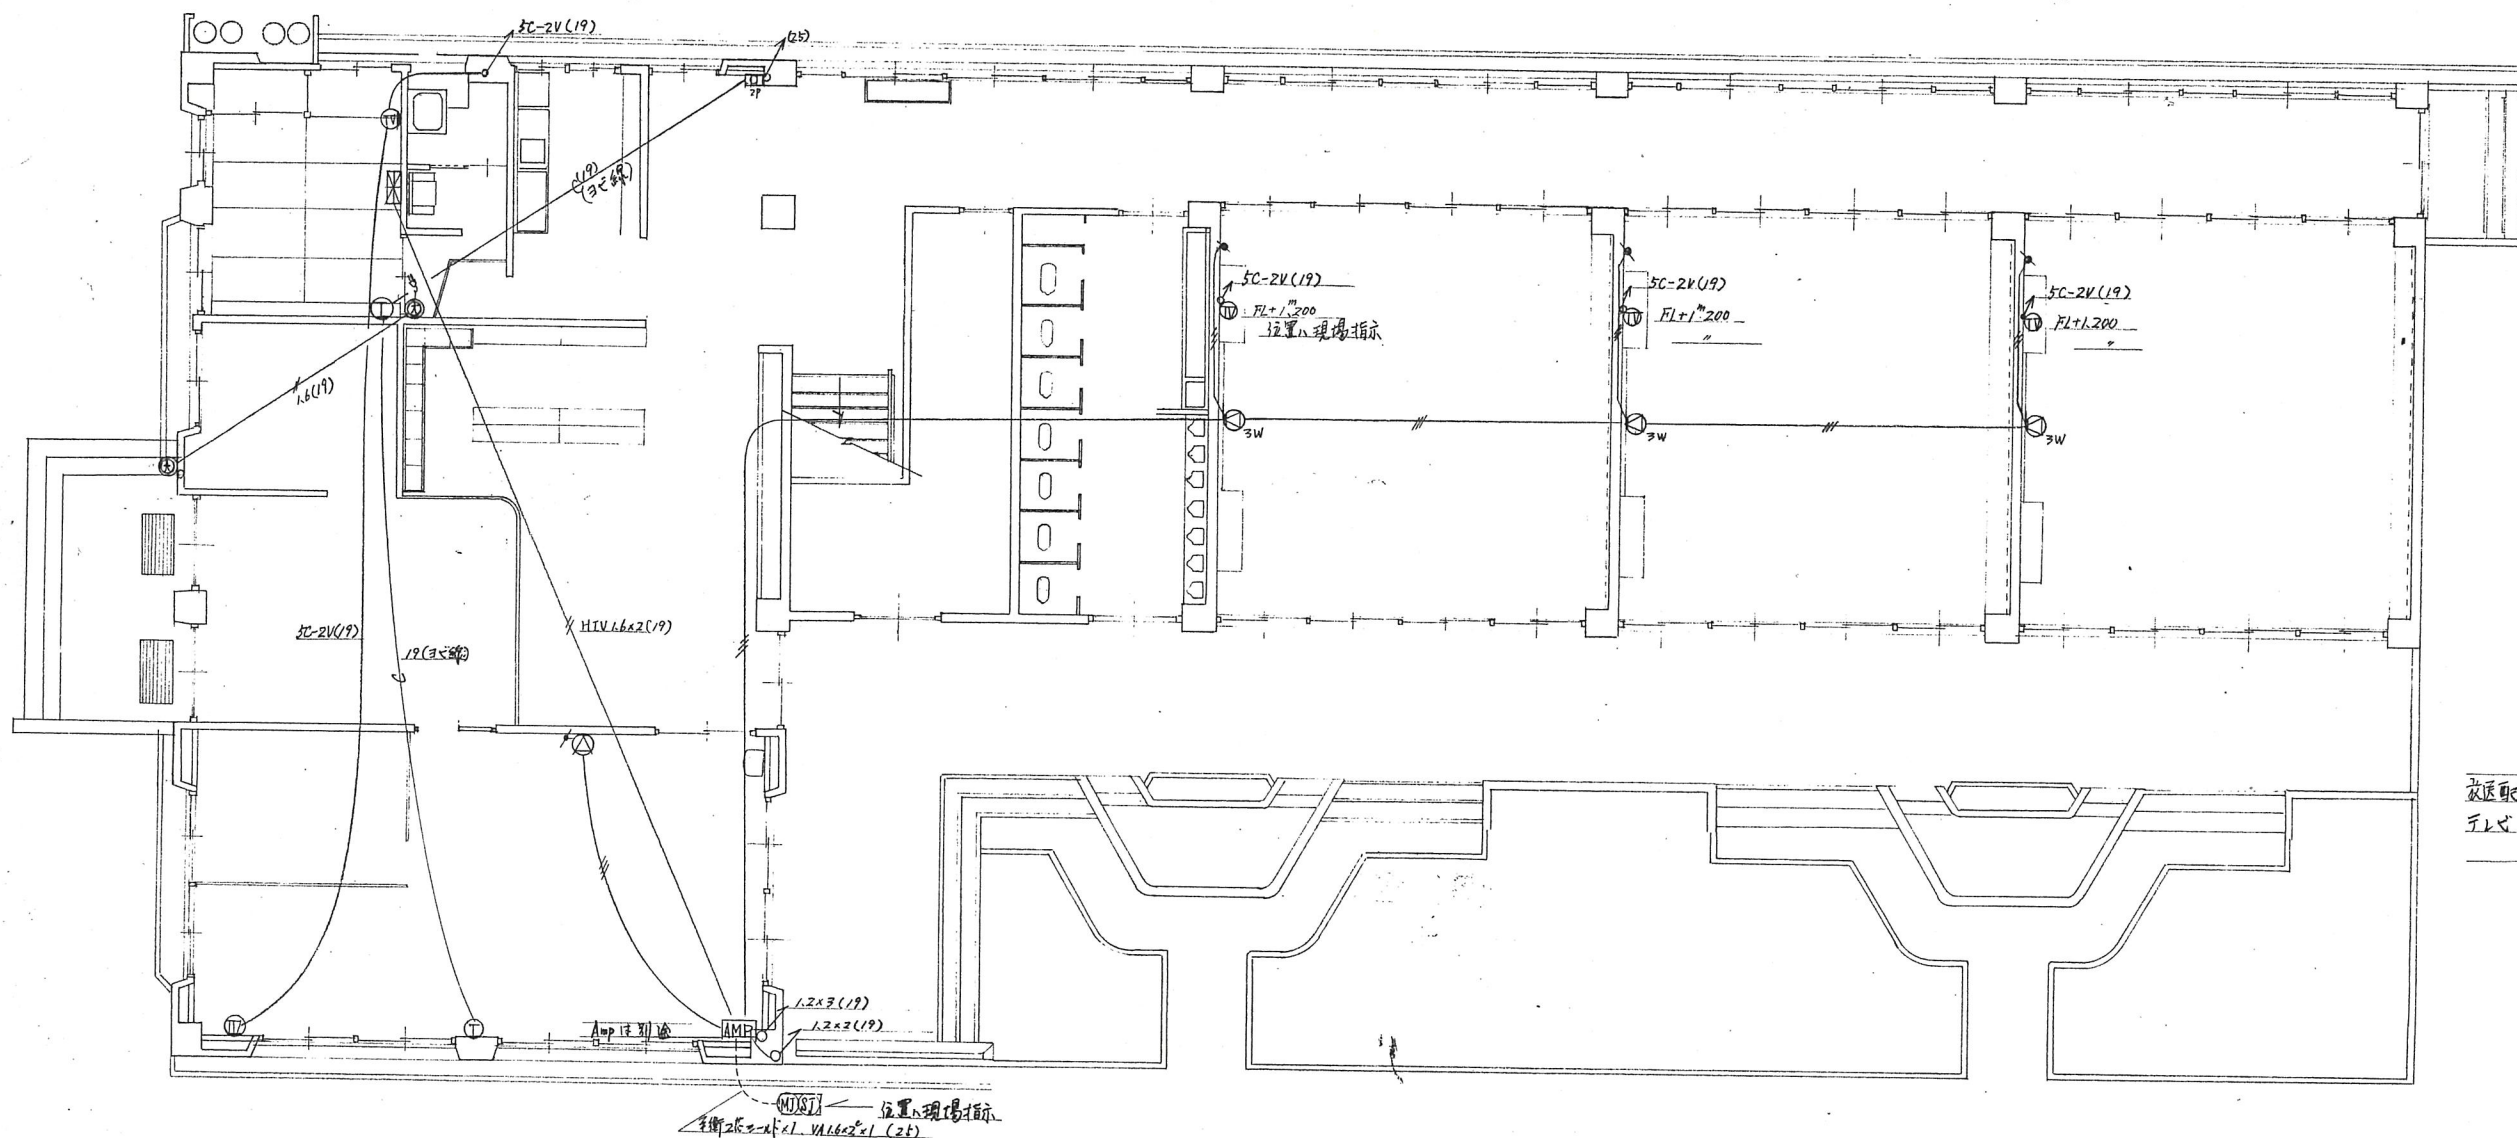


放送配線に於て 指定するは 添へて IV 1.2(19)
テレビ " " " SC-2V(19)

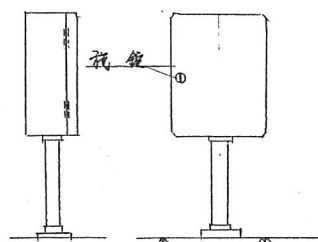


S=100

テレビ・ラジオ 収納図 参考図

下 部 図 面	加古川市立別府幼稚園 新築工事	50
設 計 者	放送設備図	58
縮 小 率	1/100	58
加古川市建築課	1 級建築士登録第2037号 栗林 修	

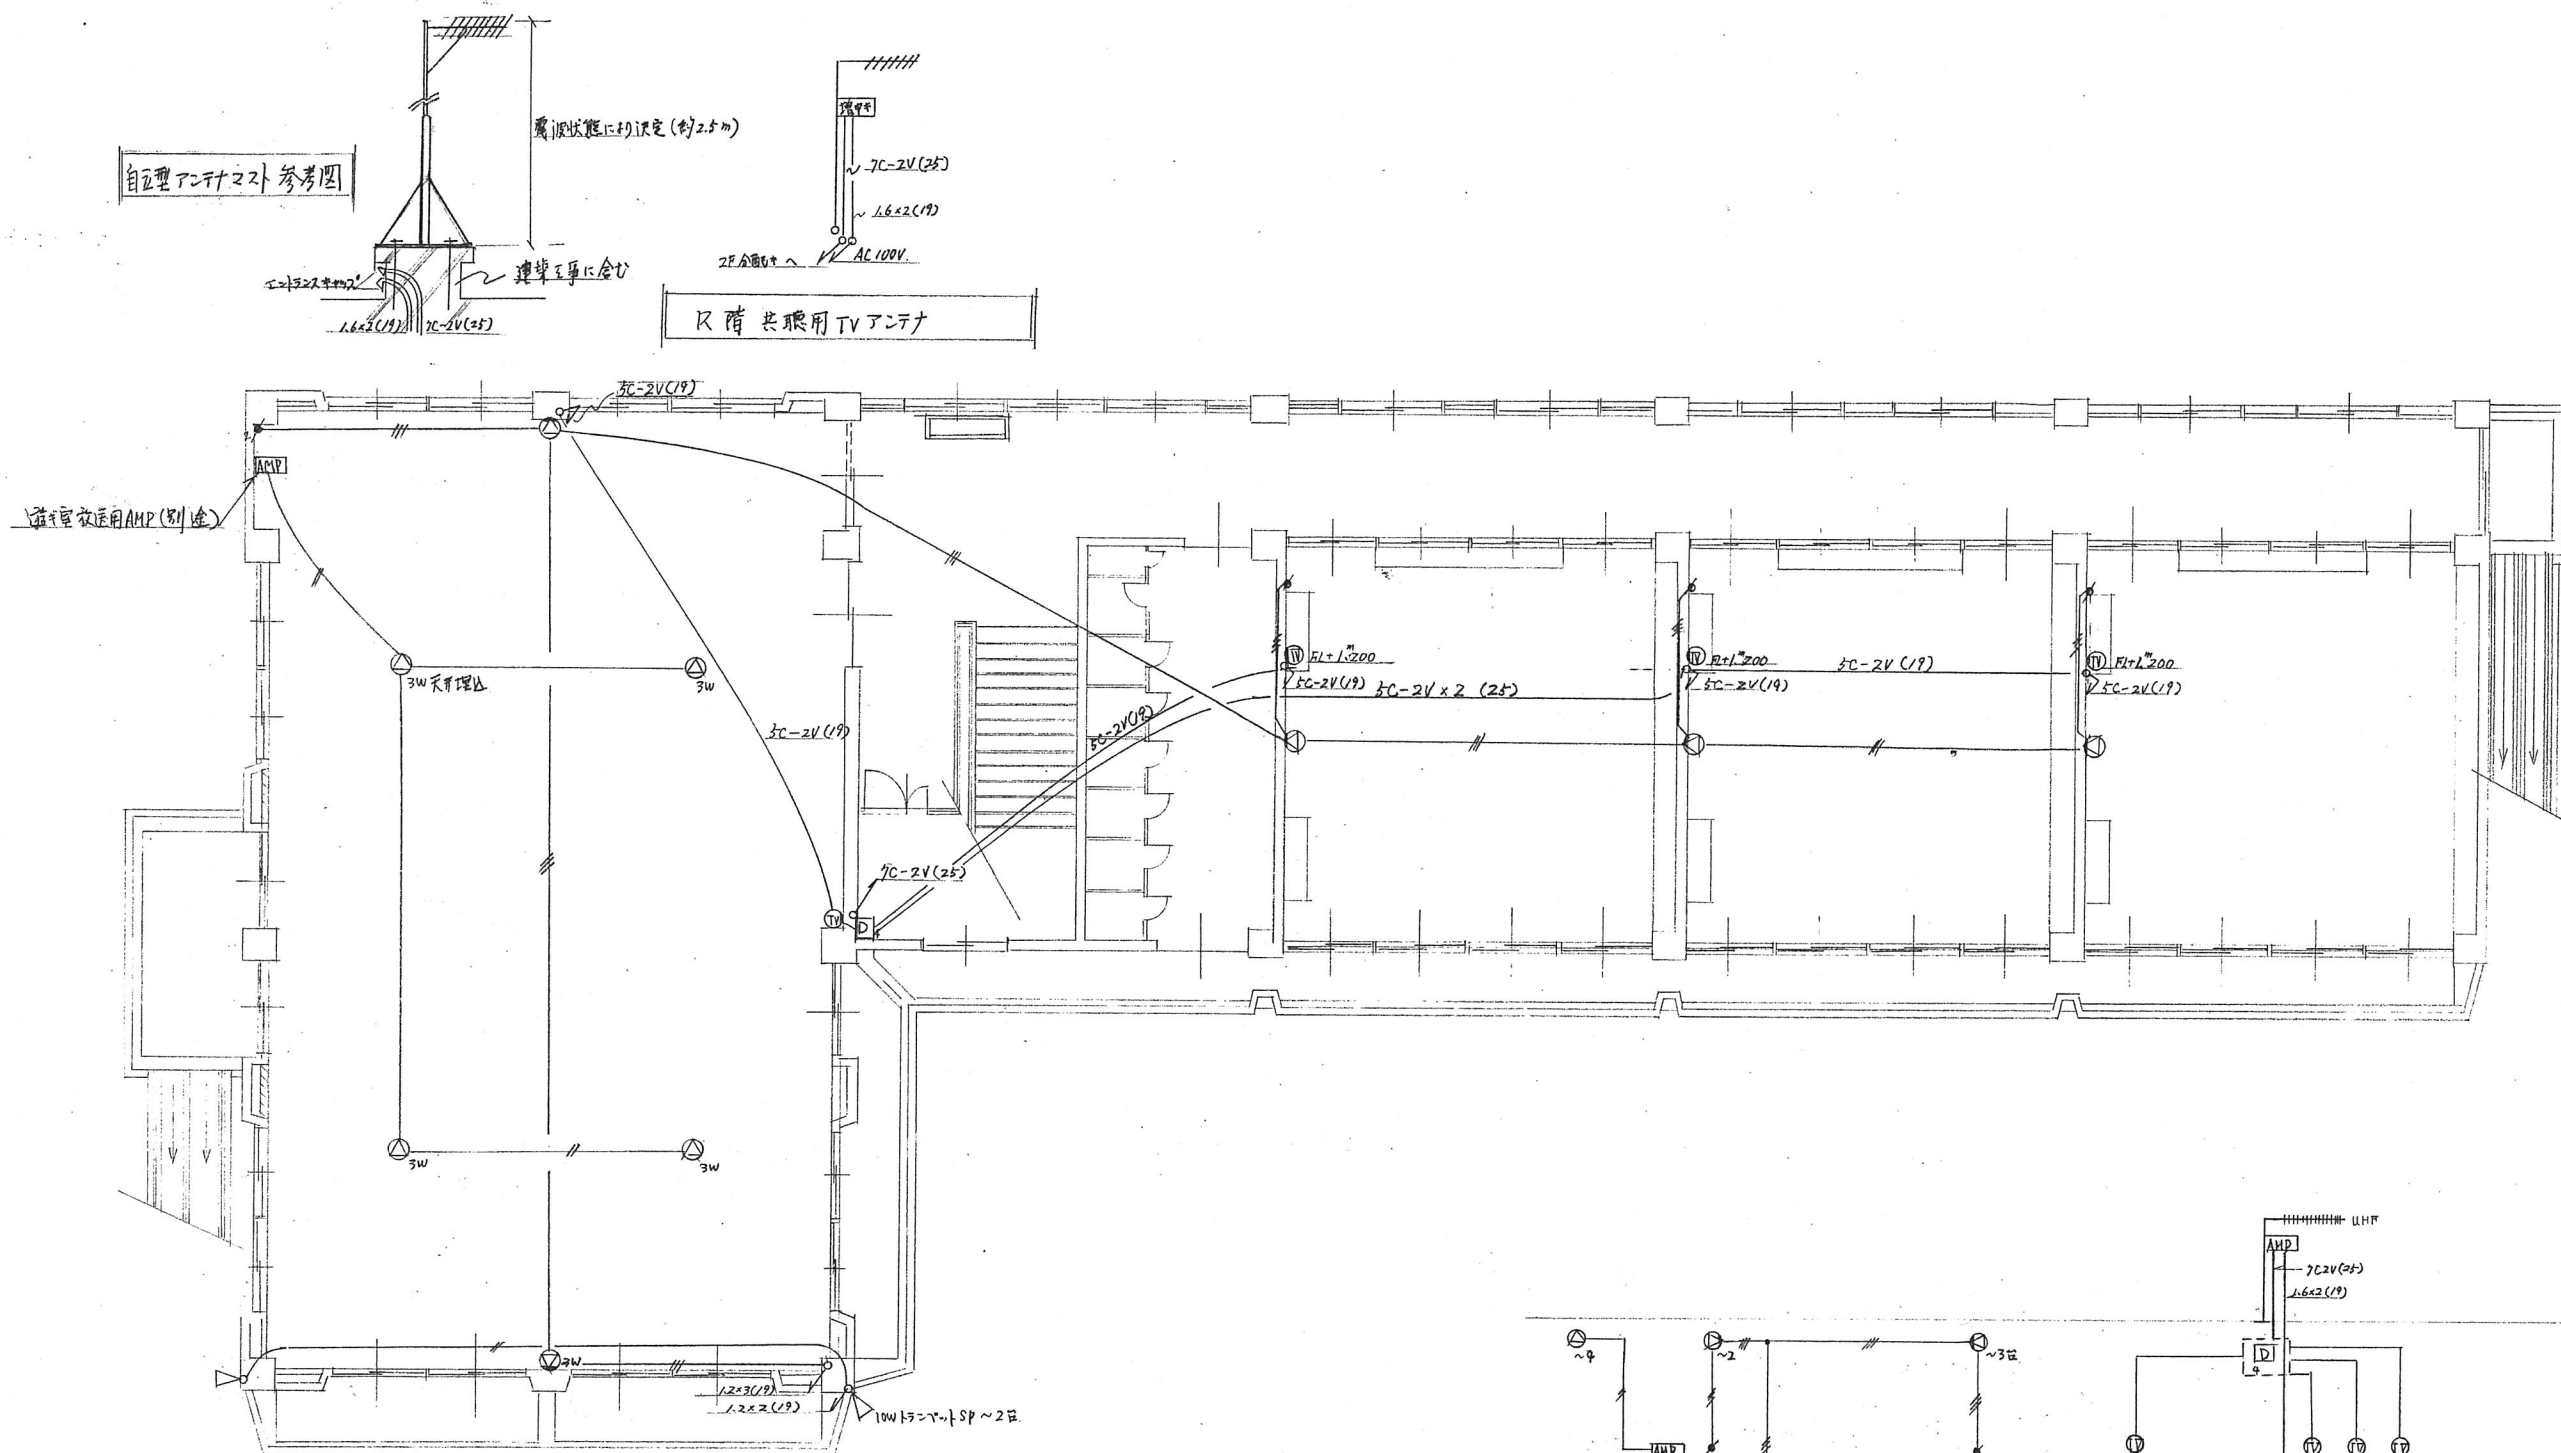


2 階平面図
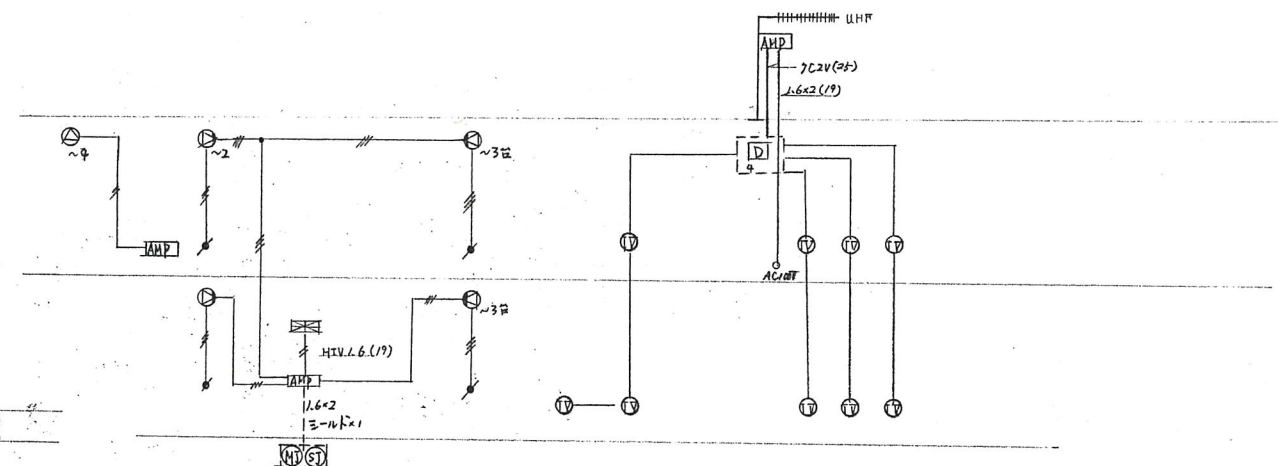
$$S = 100$$


テレビ共同聴視、放送設備系統図

工事名称	加古川市立別府幼稚園新築工事		51号
図面名称	放送設備図 2 階		NO
縮尺	$S = 100$	47 年度 S. 47. 9. 12	58 校
加古川市建築課		1級建築士登録第22037号	栗林修


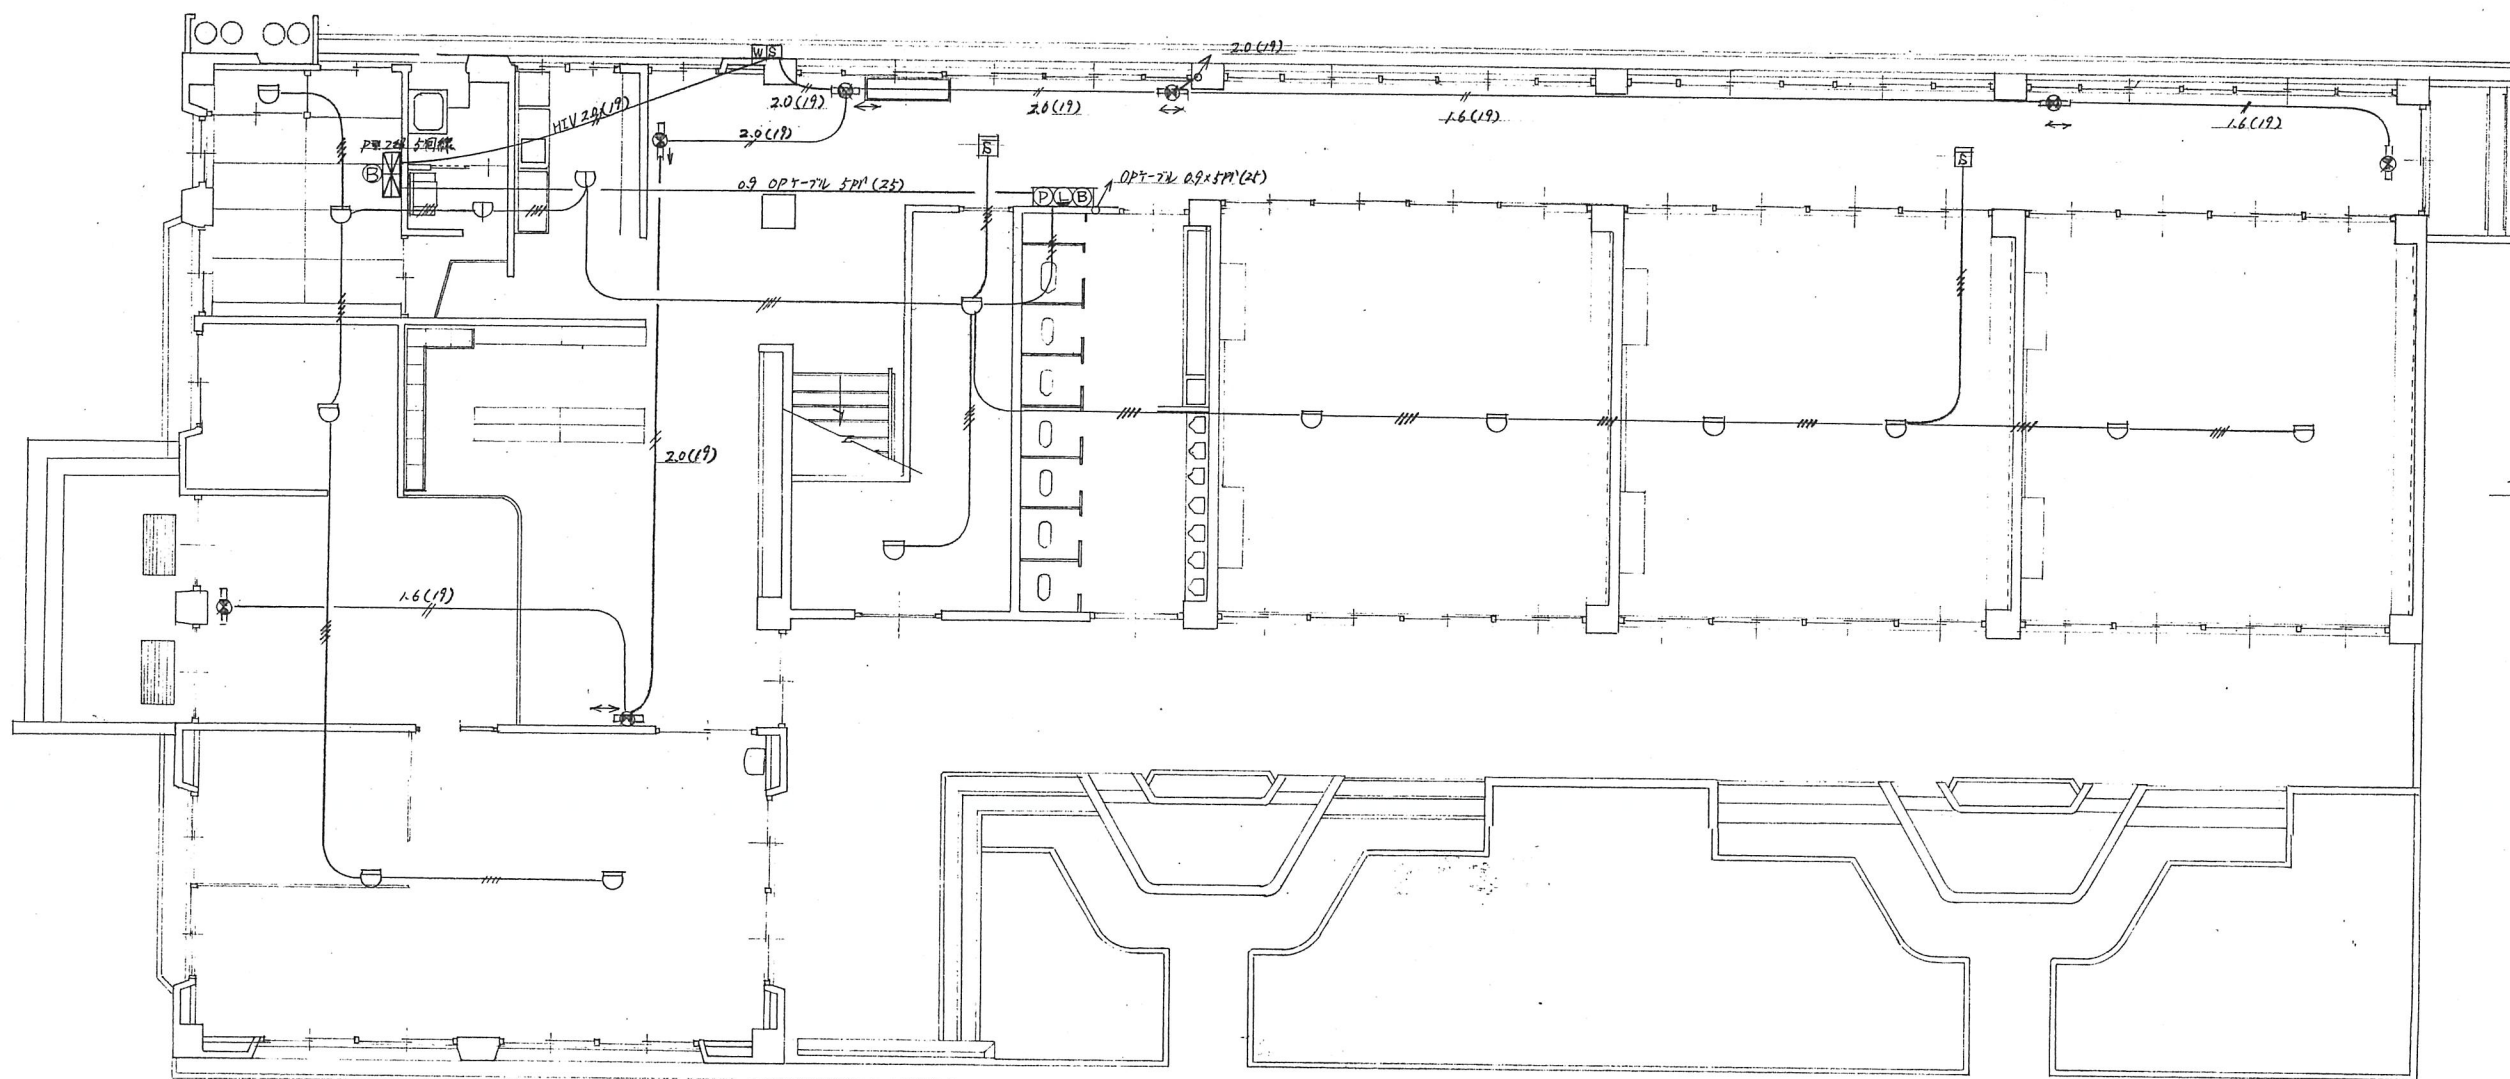



 S=100

加古川市立別府幼稚園新築工事	52
火災報知設備図	1 階
S=100	47.9.12 58
加古川市建築課	1級建築士登録第22037号 栗林 修

誘導灯

 - 1 消防庁認定品
- 2 バッテリー・電流器内蔵型
- 3 常時 AC100V F10 (避難口) F6W (通路)
- 4 停電時何れも至527×3 DC25V 20分点灯
標識板に所轄消防署の指示にPI設置
場所に適応せるものを所す

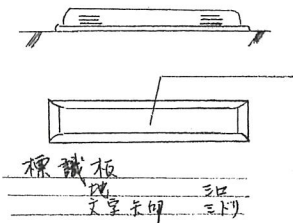

←非常出口 上面


標識板
避難口
文字表示

下面


透明 20分点灯

通路誘導灯

避難口誘導灯

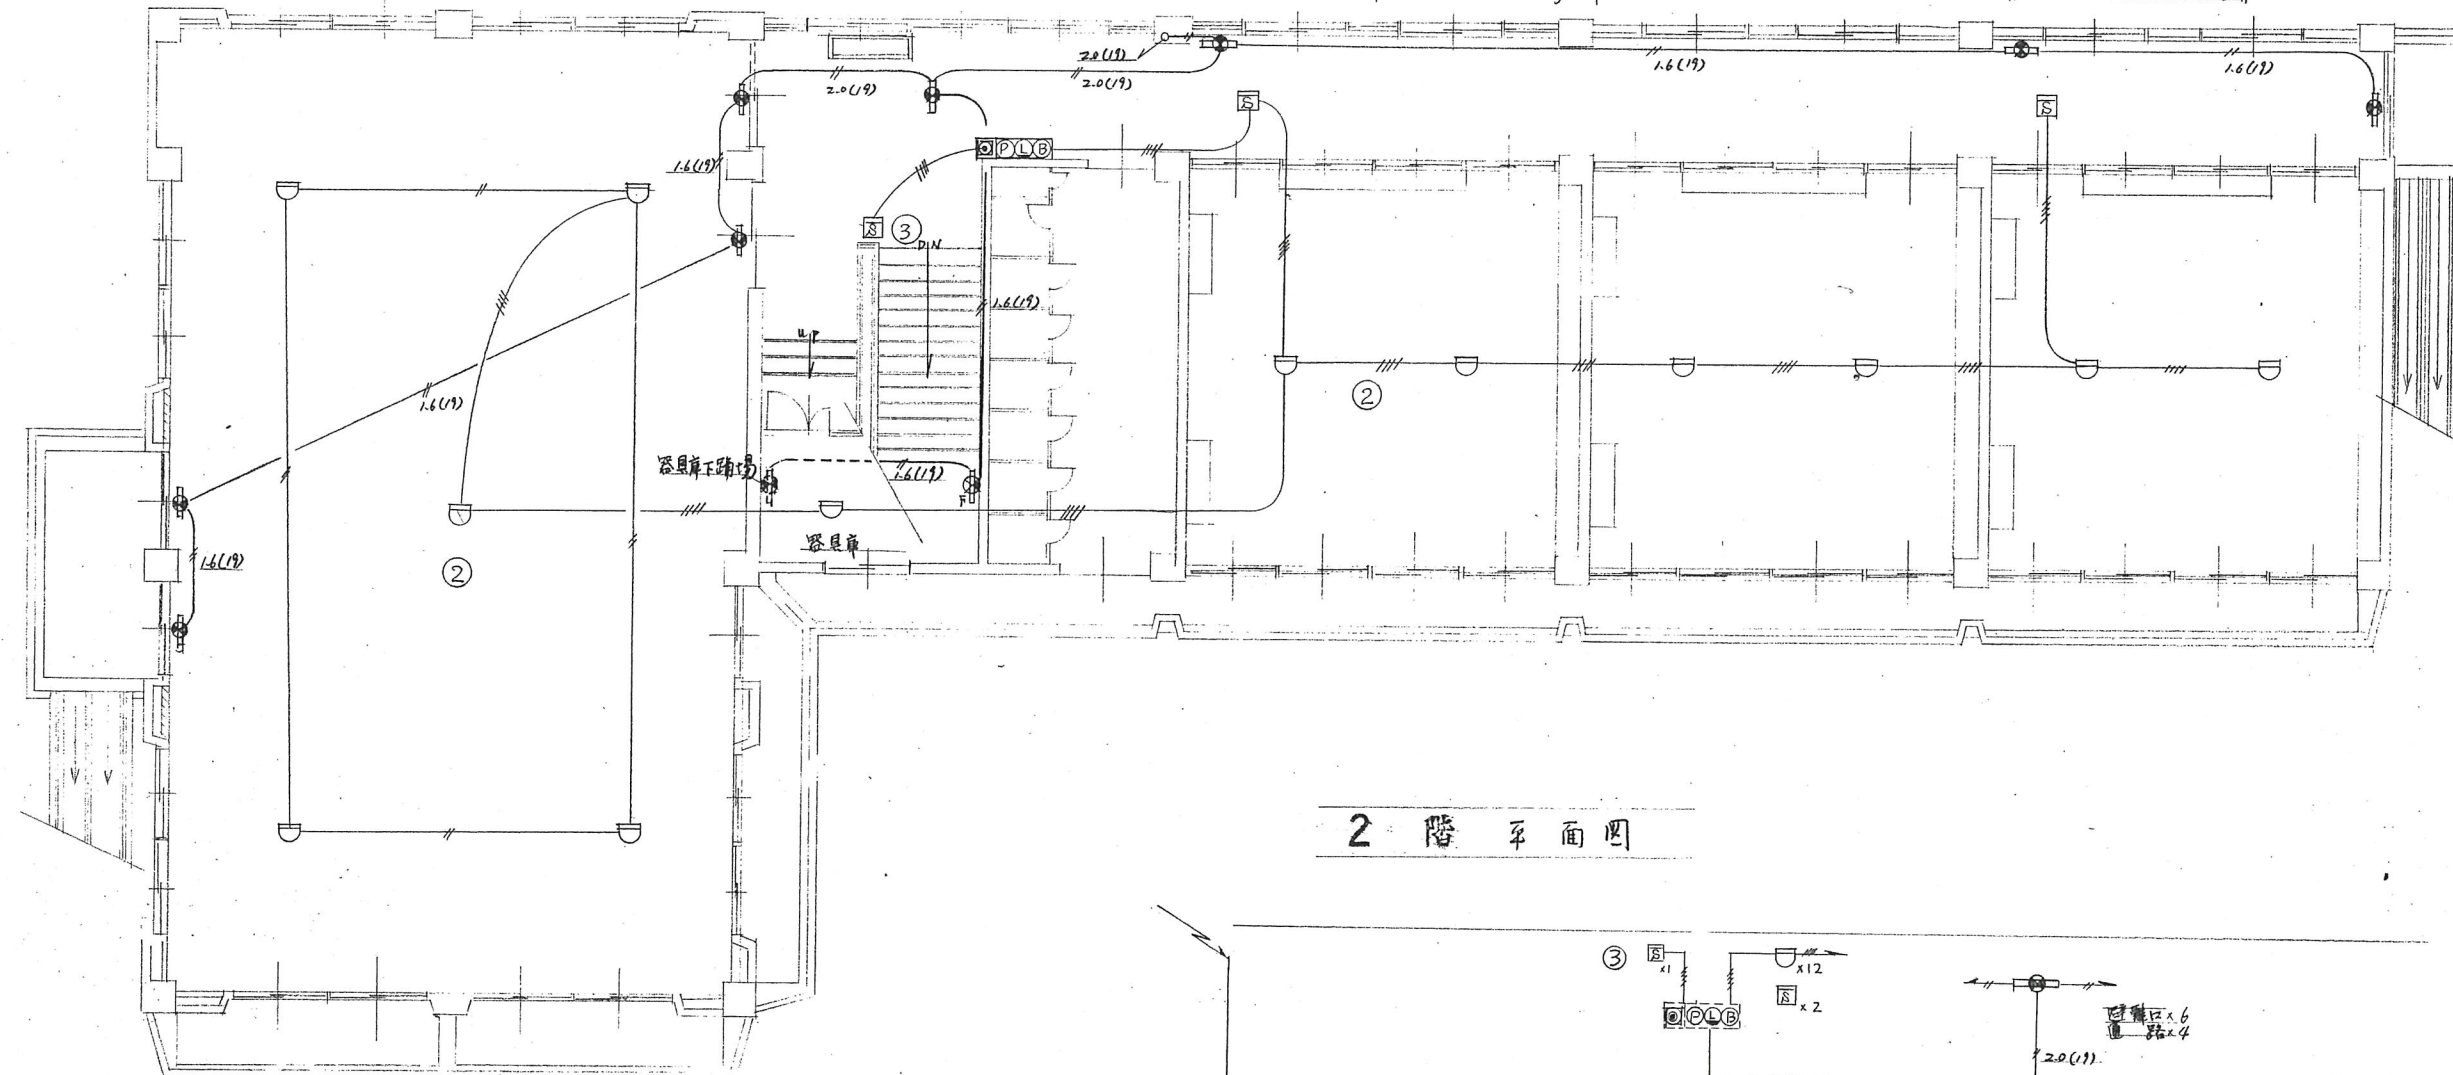

2階平面図

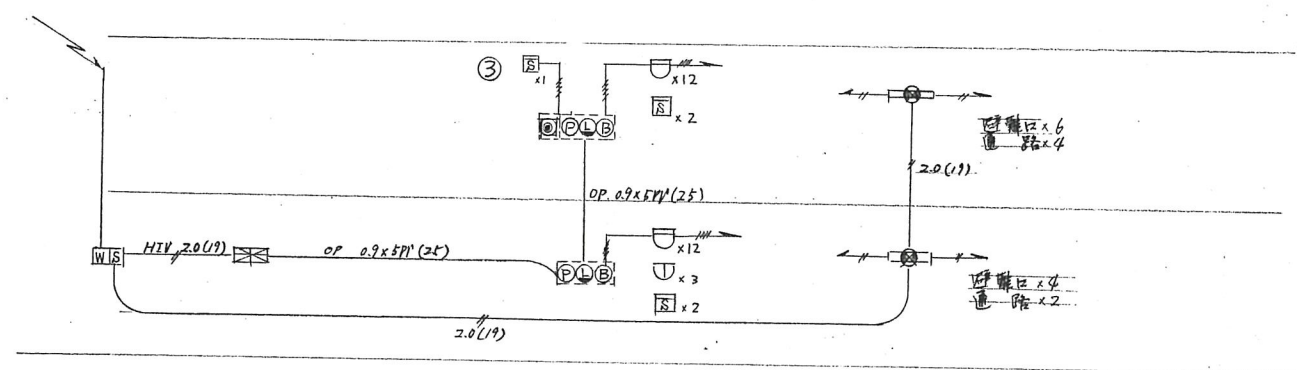


誘導灯 火災報知設備 系統図

工事名称	加古川市立別府幼稚園新築工事			53号
図面名称	火災報知設備図			NO.
縮尺	S = 100		47年度	58 枚口
加古川市建築課 1級建築士 2037号 栗林 修				

図面名称	火災報知設備図
縮尺	S=100
作成者	栗林 修
承認者	


照明器具姿図

註. AC 100V. 蛍光灯はグロー式. 40W以上は
高力率型とし. 球は白色とする.

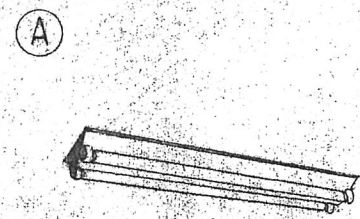


F-40×2 V型直付 園長室 職員室

F-20×2 " 湯沸室 便所

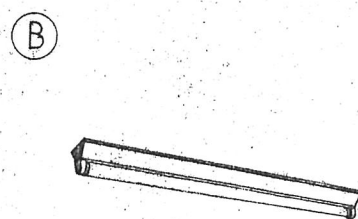


F-20V型直付

廊下 前室

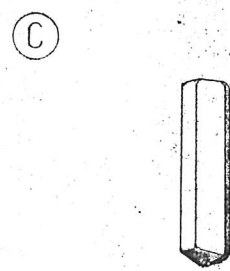


F-20Wオールライト 飯場汚室

全土 (w.p) 脱衣室 外灯

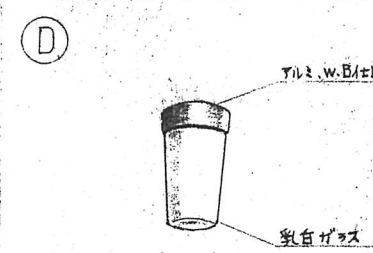


白熱灯 コップ型ブラケット
60W (w.p)

浴室

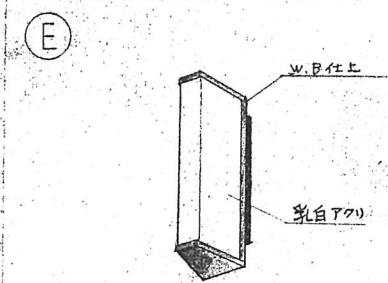


F-10×2 ブラケット
(w.p)

玄関外灯

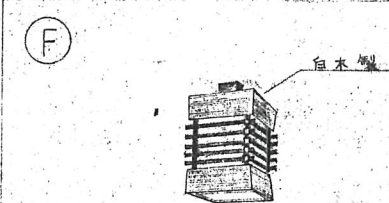


白熱灯 直付
40W

踏込

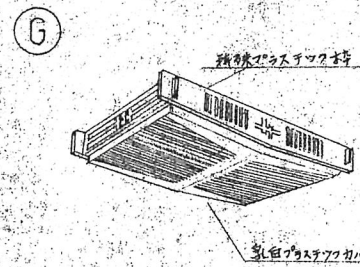


F-20×4 天井装着. 天井吊兼用型

8帖

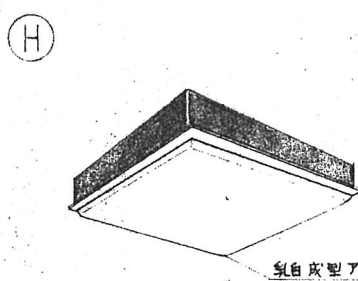

F-20×4 埋込型


玄関. ホール

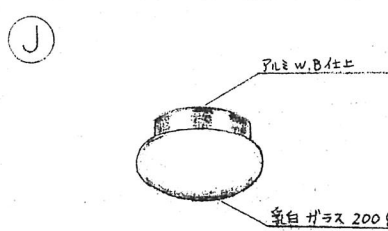

白熱灯 直付
40W. 60W


資材庫

器具庫. 倉庫

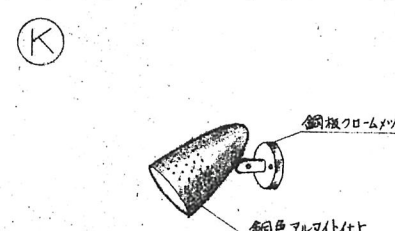

メトリックブラケット
60W


テラス

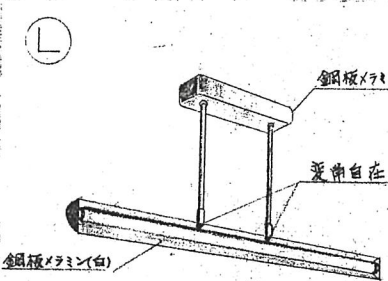

F-40W 黒板灯

黒板照し

工事名称	別府幼稚園々舎新築工事			54
図名	照明器具姿図			NO
図尺	3.47 47.9.12			58
設計	加古川市建設課			1級建築士登録第22037号

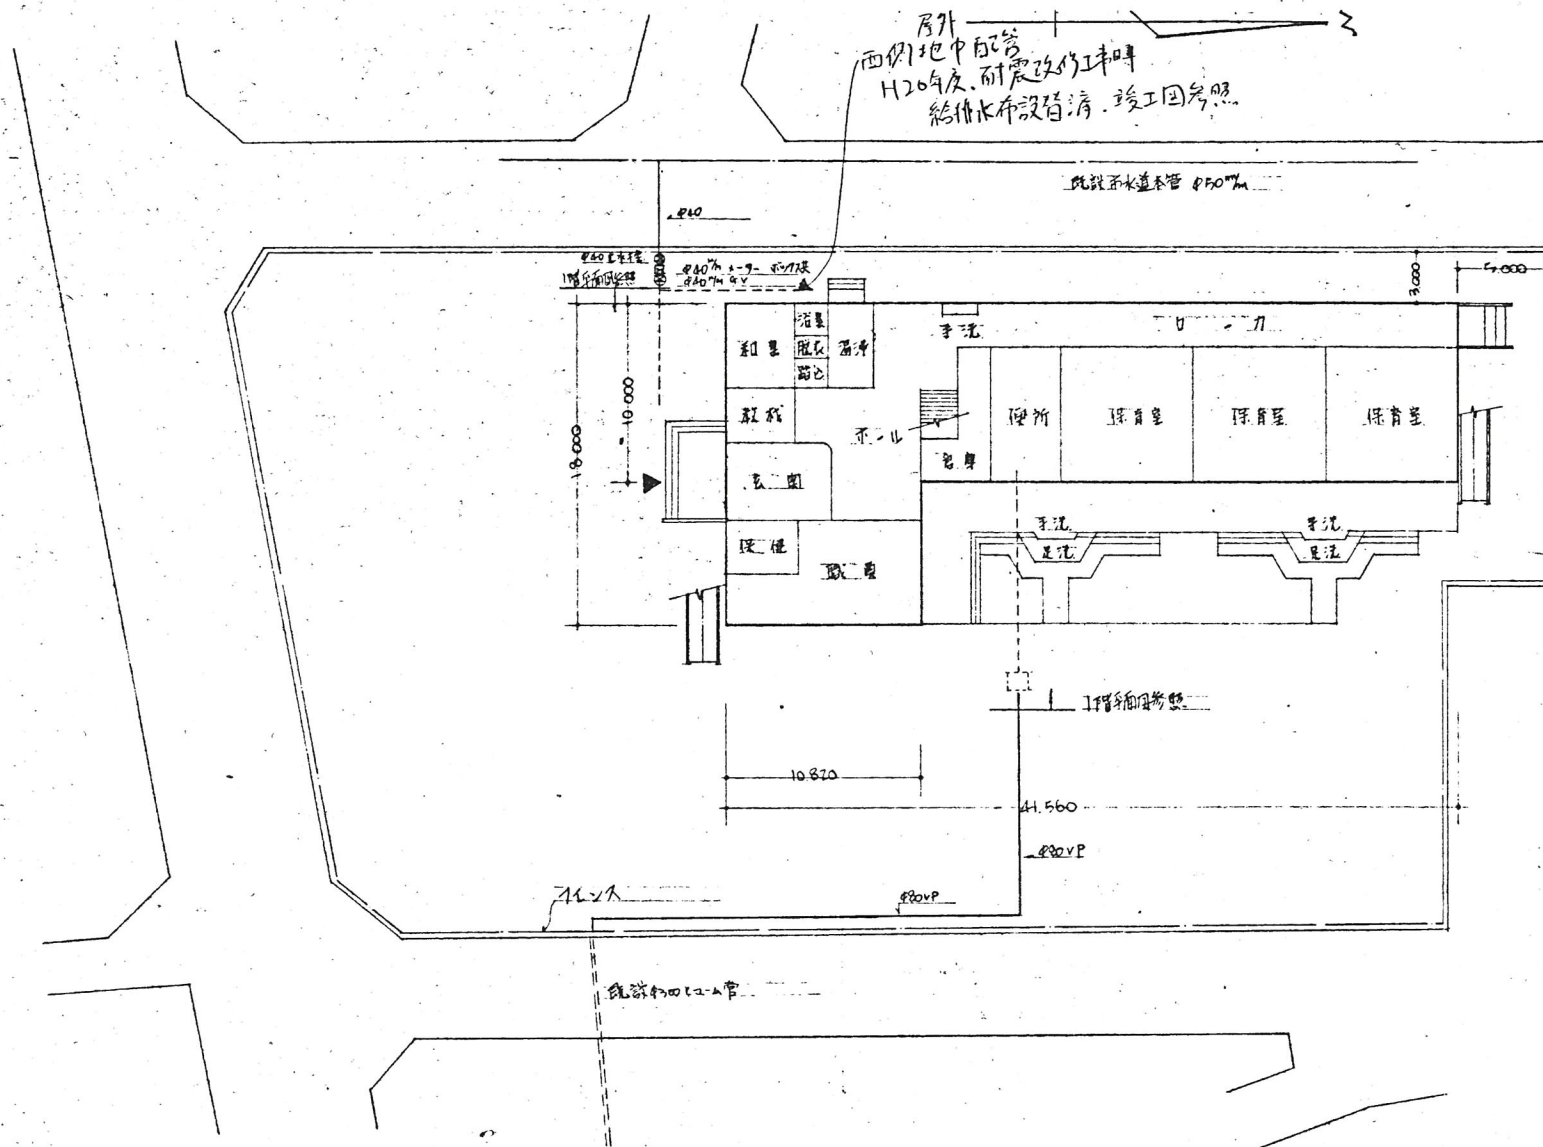

工事名称	加納市立別府幼稚園舎新築工事・トイレ・給排水衛生設備工事		
工事種別	1. 給水設備工事	1式	新設
	2. 排水通気設備工事	1式	
	3. 浄化槽・排水槽設備工事	1式	
	4. 衛生器具設備工事	1式	
	5. ガス設備工事	1式	

適用共通仕様書 本設計仕様書に記載の事項は、すべて、建築設備工事共通仕様書(日本建築家協会編)による。

一般事項 本工事は設計図書と建築設備工事共通仕様書による施工とし、尚、本工事を進めるにあたって、諸官庁へ系統施工図、承認図の作成等進捗は、行い、又施工上の打合せ、確認等、をすみやかに、処理、協調し、円滑に工事を進め、工事を完了。

工事概要 本設計図書に基き、施工図、承認図等、をすみやかに作成し、提出の上承認を受け、後、入札に施工する。

1. 給水設備工事 加納市水道直結給水装置とする。市水道本管より分岐し、量水設備を設け、新築建物、各水栓に至る一切の工事とする。給水管は、ビニールライニング鋼管並に、エポキシ樹脂系防錆塗料コーティング給水管用継手とし、仕切弁は、JIS 10³/cmとする。管の被覆は、共通仕様書に基き、ものとする。尚、施工は、加納市水道事業所の公認業者とする。


2. 排水通気設備工事 汚水・雑排水の分流式とする。汚水は、し尿単独浄化処理とし、雑排水は、建物側溝又は雨水管(建築工事)に排水併せ、設けて排出する。汚水管、雑排水管、通気管は、すべて一般硬質塩化ビニール管並に、排水用射出成形管継手とする。但し、洗面器の壁埋込排水管並に、小便器の接続部及び、洗淨管は、排水用鉛管を使用し、防蝕被覆を施すものとする。管の被覆は、天井内の汚水・雑排水管のみに、共通仕様書に基き、ものとする。


3. 浄化槽・排水槽設備工事 汚水・雑排水、浄化槽、排水ポンプ槽の新設及び、排水ポンプ設備(吐出放水管を含む)一切の工事とする。浄化槽は、長期間、は、式、式、60人用とし、汚水・雑排水ポンプ槽は、鉄筋コンクリート造、内部防水モルタル工押仕に、設計図の構造寸法とする。排水ポンプは、ILP-250-S自動変速運転内蔵1組とし、吐出管は、一般硬質塩化ビニール管とする。

4. 衛生器具設備工事 建物に付属する衛生陶器(附属金具等)並に、給排水栓、排水通気金物、一切の取付工事とする。衛生陶器は、着色品とし、色は、係員の指示による。幼児用大便器は、S-570 R-7付とし、小便器の排水金具は、鉛管用、フック装置付とする。

5. ガス設備工事 100バーガス自動切替装置による、供給設備工事とし、配管、ガス栓、バックス等、一切の工事とする。但し、井手部市ガスの供給を受け、得るよう、本設備工事は、大阪ガスKK、又は、大阪ガスKKの認可業者の、施工とする。

工事名称	別府幼稚園舎新築工事			55
図面名称				NO.
縮尺				58
加納市建設課	加納市建設課 加納市建設課 加納市建設課			47.9.12

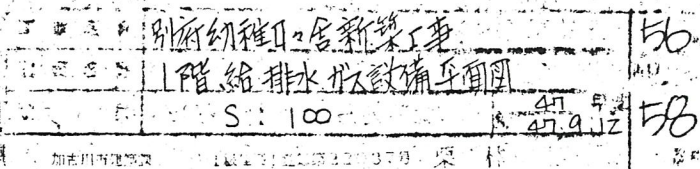

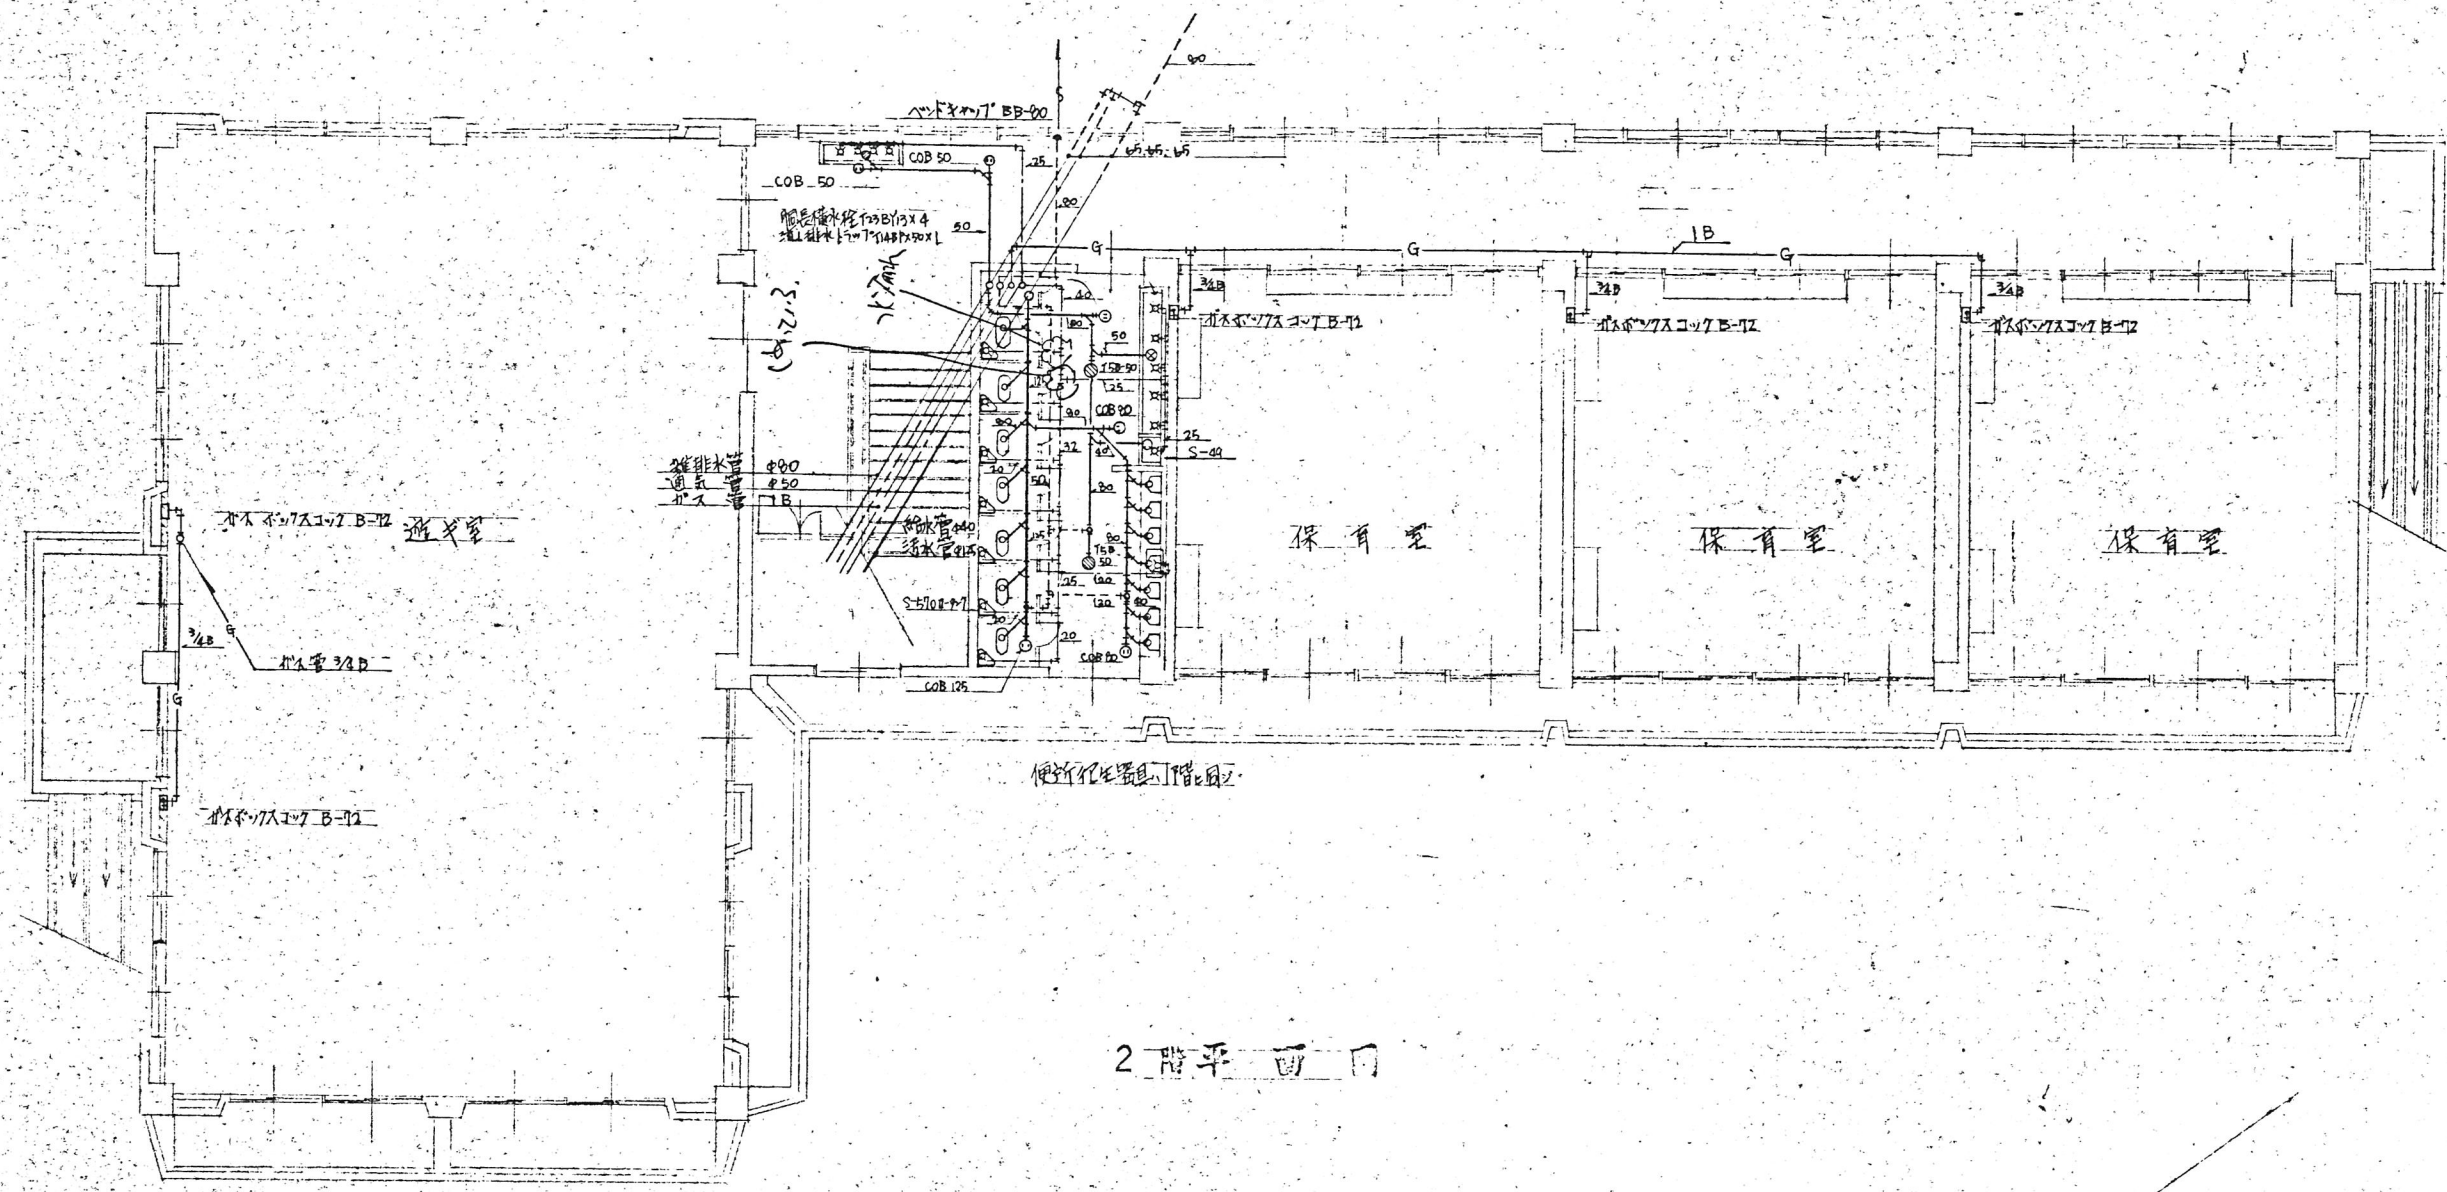



2階平面図

設計者	監理者	図面番号	図面名称

工事名称	別荘幼稚園・居新築工事	図面番号	57
図面名称	2階 給排水・排水設備平面図	NO.	
縮尺	S = 100	47年度	58
設計者	加藤建設株式会社	47.4.12	



使用器具表

品名	品番	附屬金具	数量
粗孔排水大機器	C-375V	S570.TS171D.T82C32.TS116AY.TS603	2個
粗孔排水大機器	C-103	S-870.TS171D.T82A32.TS116AY	12個
小形排水小機器	U-53	T-61EM.T65B	14個
同上排水用ハブ	S-49	A-25.TA32.T554AY.T55A.T-2719.T5430	2個
粗孔排水大機器	PR-53	排水金具 木蓋	1個
小形排水機器	L-230	T265Y.T-4A.TS-126AS.T-6RT-9RY.T-PCAY	1個
化粧排水	TS-119AS-3		1面
化粧排水	S-3		1面
洗面化粧台	LD-601		1面
浴用排水機器	T-30ARY.13		2ヶ
浴用排水機器	T-30ARY.13		1ヶ
浴用排水機器	T-23BY.13		20ヶ
万能排水	T-200Y.13		5ヶ
排水	T-29.13	排水金具	2ヶ
排水	TB-9KY.19		2ヶ
排水	13		2ヶ
排水	CUP 28x2mm		2ヶ
排水	T-1AAP. 40		1ヶ
排水	T-148P. 40		2ヶ
排水	T-5A. 50		3ヶ
排水	T-5A. 40		1ヶ
排水	T-5B. 50		2ヶ
排水	T-5B. 40		1ヶ
排水	VS. 80		2ヶ
排水	SN-D. 50		2ヶ
排水	COA. 125		1ヶ
排水	40		1
排水	50		1ヶ
排水	COB. 45		1ヶ
排水	BB. 80		1ヶ
排水	T-148P. 50		2ヶ
排水	COB. 80		1ヶ
排水	50		2ヶ
排水			1ヶ

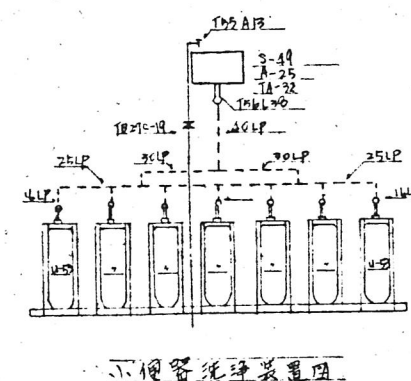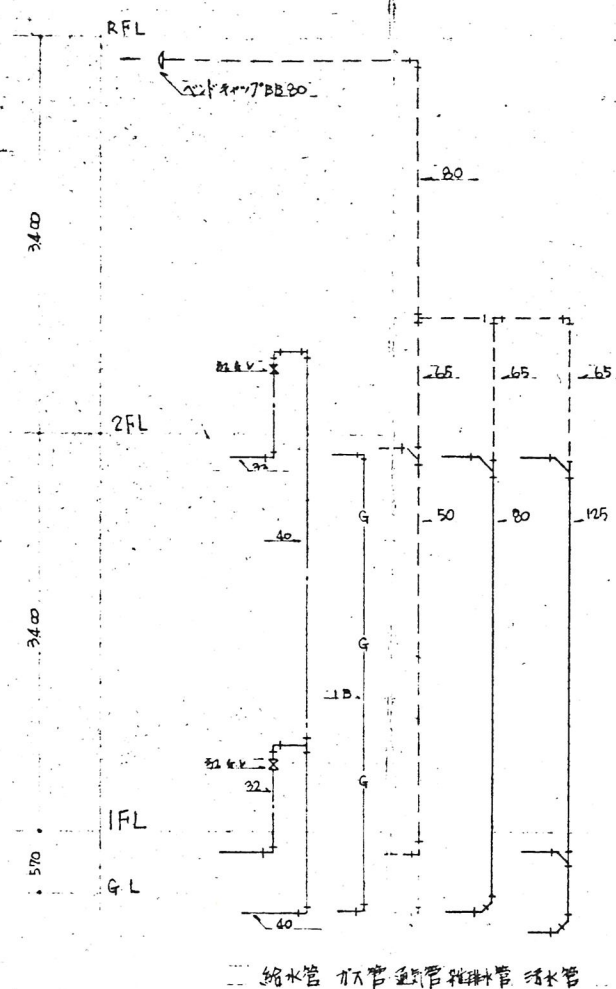

マ-カ-リスト

品名	製 作 所
ビニライオン鋼管	三菱樹脂 積水化学 住友電業 新田鉄
硬質塩化ビニル管	積水化学 久保田鉄工 三菱樹脂
弁 類	東洋バルブ 北沢バルブ
給排水鉛管	日本鉛鉄 不丁鉛鉄
排水ポンプ	エルポン
衛生陶器	東陶 伊奈
排水屋物	大阪月本 東國鋼工 長谷川鋼工
排水弁蓋	同上
ポリ塩化	伊奈

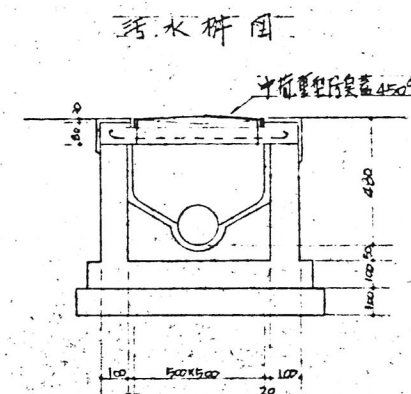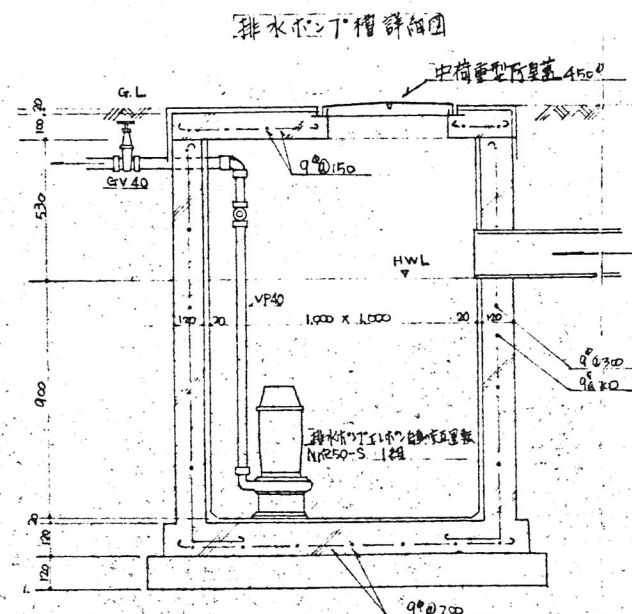

課長	係長	担当技師	計	省	縮	尺	17 年 9 月 \$ 47,917	58
							国古川源建築 1 棟 2 号 22037号 栗林	